


 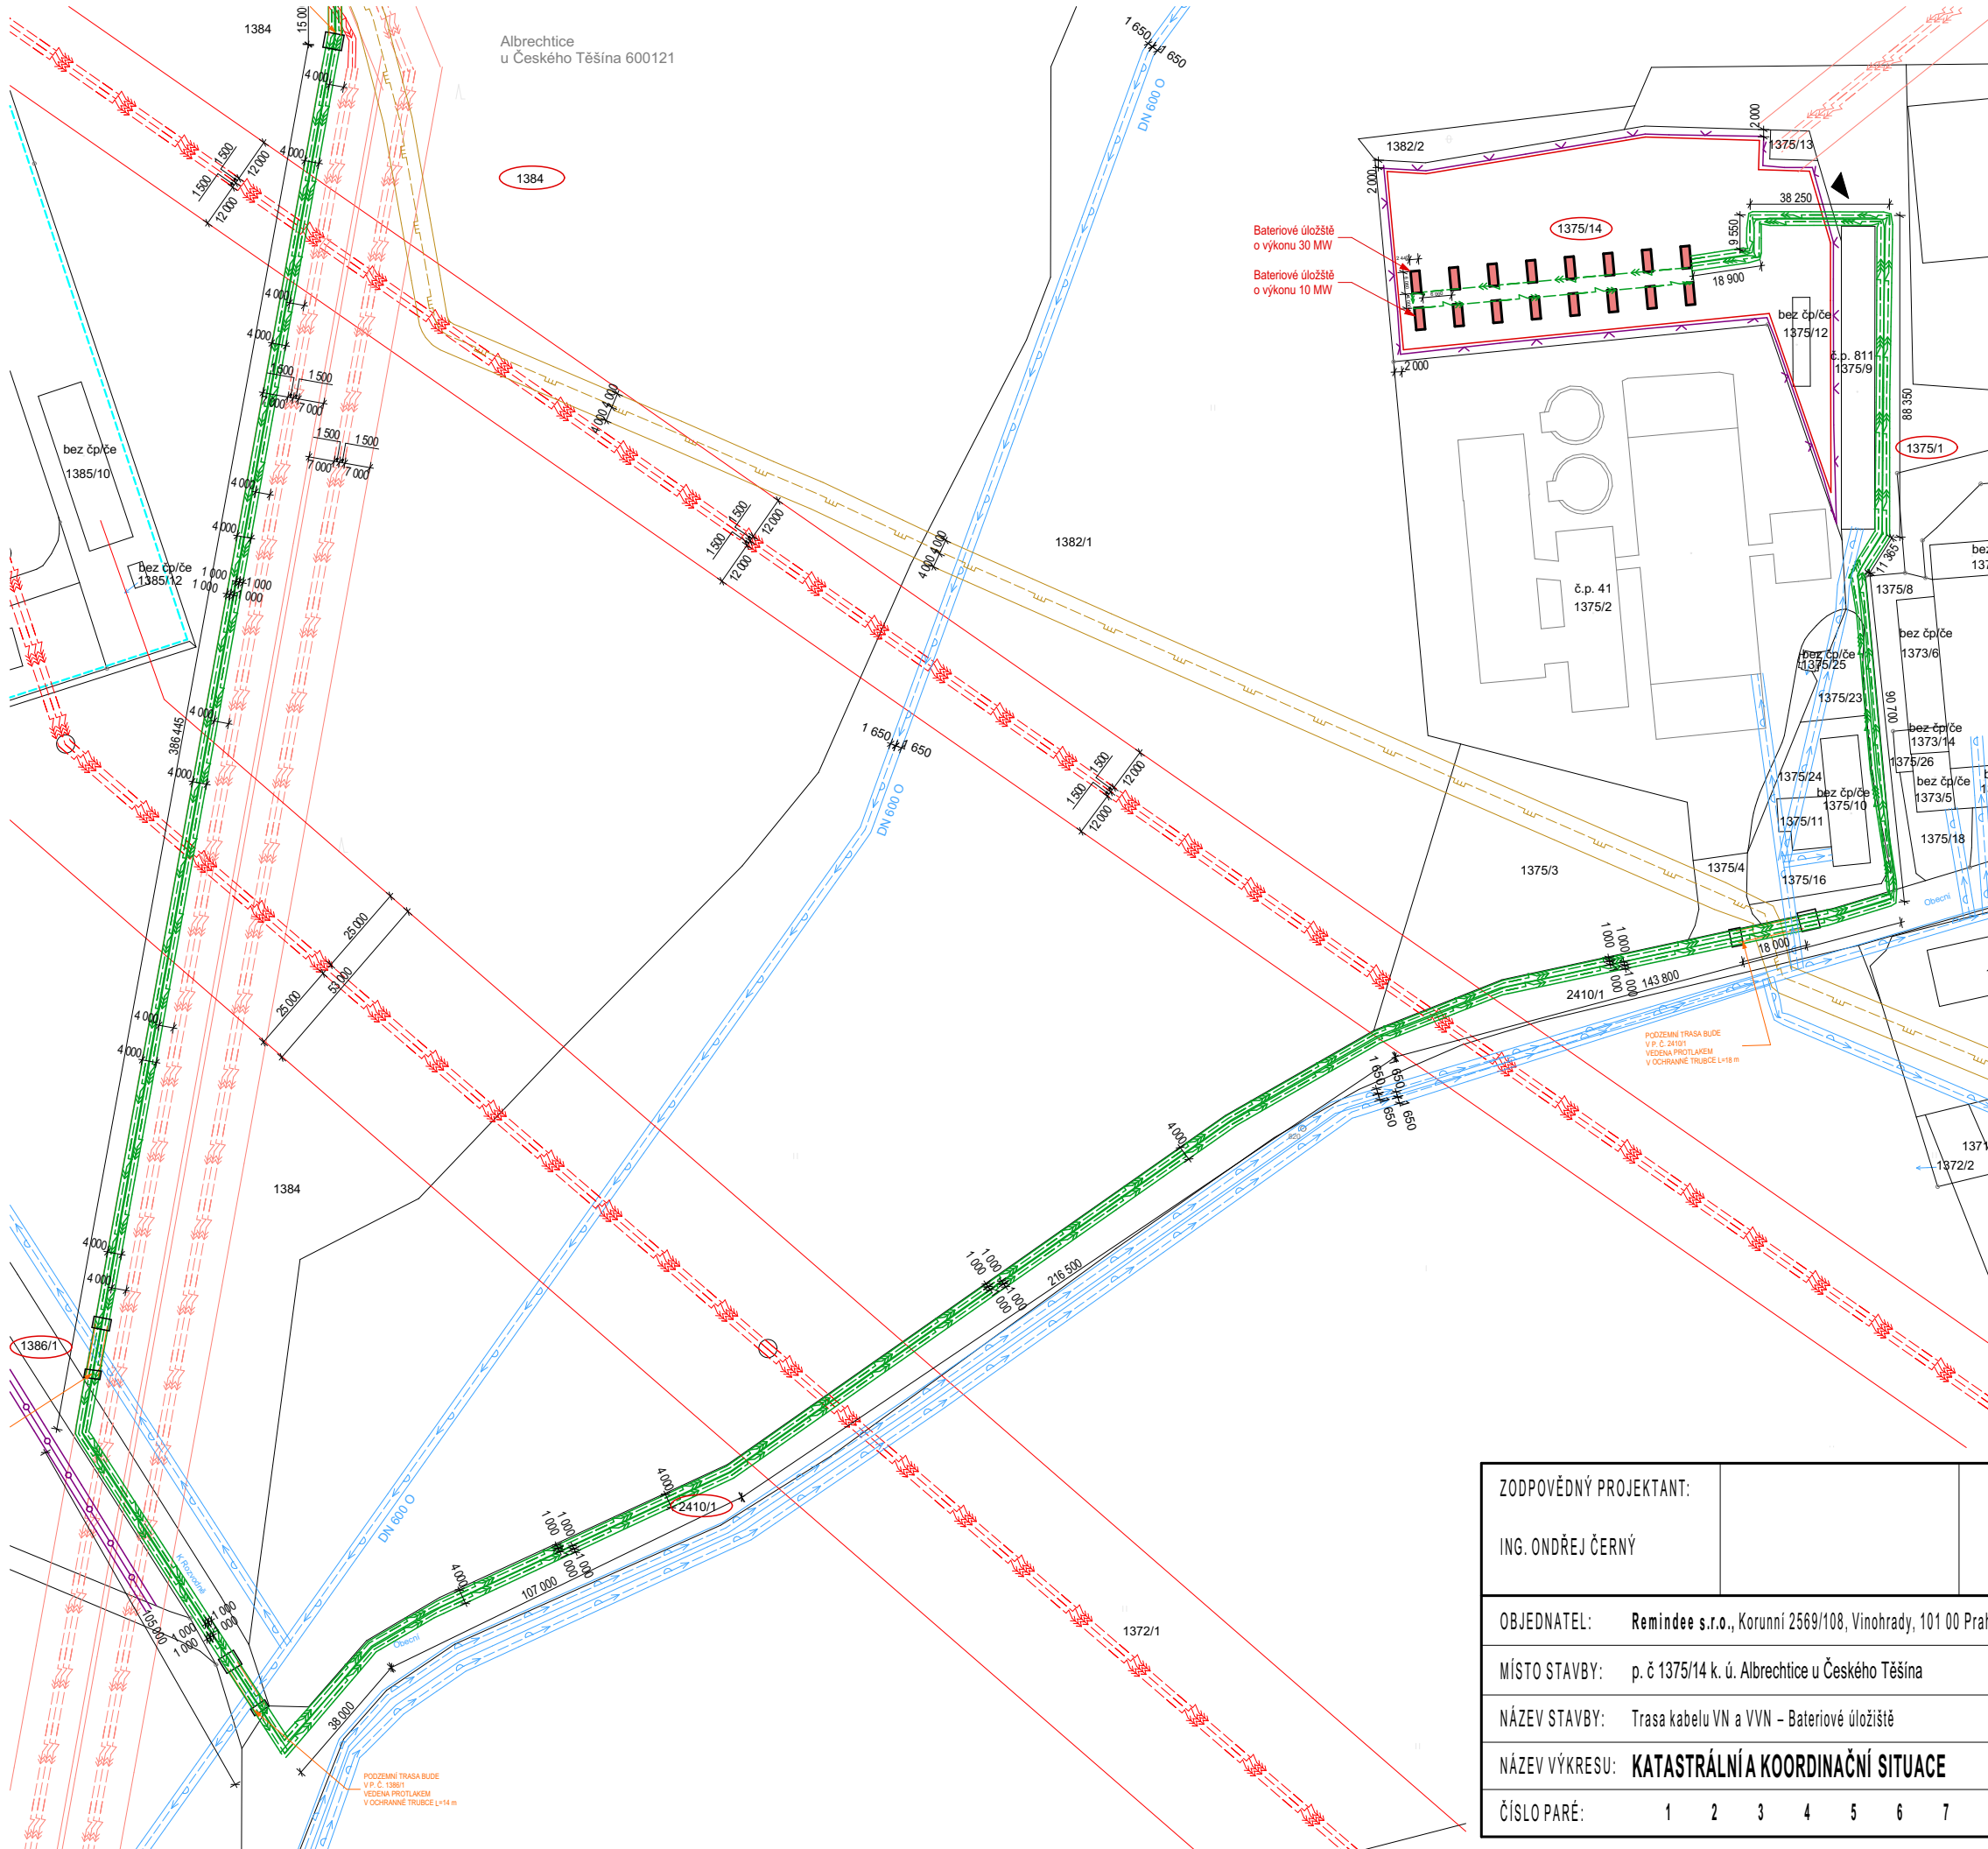


OZNAČENÍ :

Název:
Trasa kabelu VN a VVN – Bateriové úložiště

LEGENDA:

- Oplocení
- Hranice parcel
- Vnitřní kresba
- ČEZ distribuce VVN nadzemní
- ČEZ distribuce VN podzemní
- ČEZ distribuce VN nadzemní
- Nové napojení VN
- Nové napojení VVN
- Plynovod VTL
- Vodovod
- Dešťová kanalizace
- Veřejné osvětlení
- Ochranné pásmo Stanice
- Pozemky dotčené stavbou
- Ochranné pásmo areálu
- Bateriové úložiště
- Vjezd do areálu



POZNÁMKY:

- ZAKRESLENÍ INŽENÝRSKÝCH SÍTÍ JE POUZE ORIENTAČNÍ
- PŘED ZAHÁJENÍM PRACÍ JE NUTNÉ NECHAT EXISTUJÍCÍ SÍŤ VYTÝČIT JEJICH SPRÁVCEM
- OCHRANNÁ PÁSMA SÍTÍ JSOU KRESLENA PLNOU ČAROU V BARVĚ PŘÍSLUŠNÉ SÍŤE

ZODPOVĚDNÝ PROJEKTANT: ING. ONDŘEJ ČERNÝ	VYPRACOVAL: ALEXANDR DYTÍUK +420 608 486 343 alexandr.dytiuk@seznam.cz	
OBJEDNATEL: Remindee s.r.o., Korunní 2569/108, Vinohrady, 101 00 Praha 10	PROJ. STUPEŇ DÚR + DSP	
MÍSTO STAVBY: p. č 1375/14 k. ú. Albrechtice u Českého Těšína	DATUM 07/2025	
NÁZEV STAVBY: Trasa kabelu VN a VVN – Bateriové úložiště	FORMÁT: 2xA4	
NÁZEV VÝKRESU: KATASTRÁLNÍ A KOORDINAČNÍ SITUACE	ČÍSLO VÝKRESU: C2, C3 - L2	
ČÍSLO PARÉ: 1 2 3 4 5 6 7 8 9 10 11 12	MĚŘÍTKO: 1:1500	