


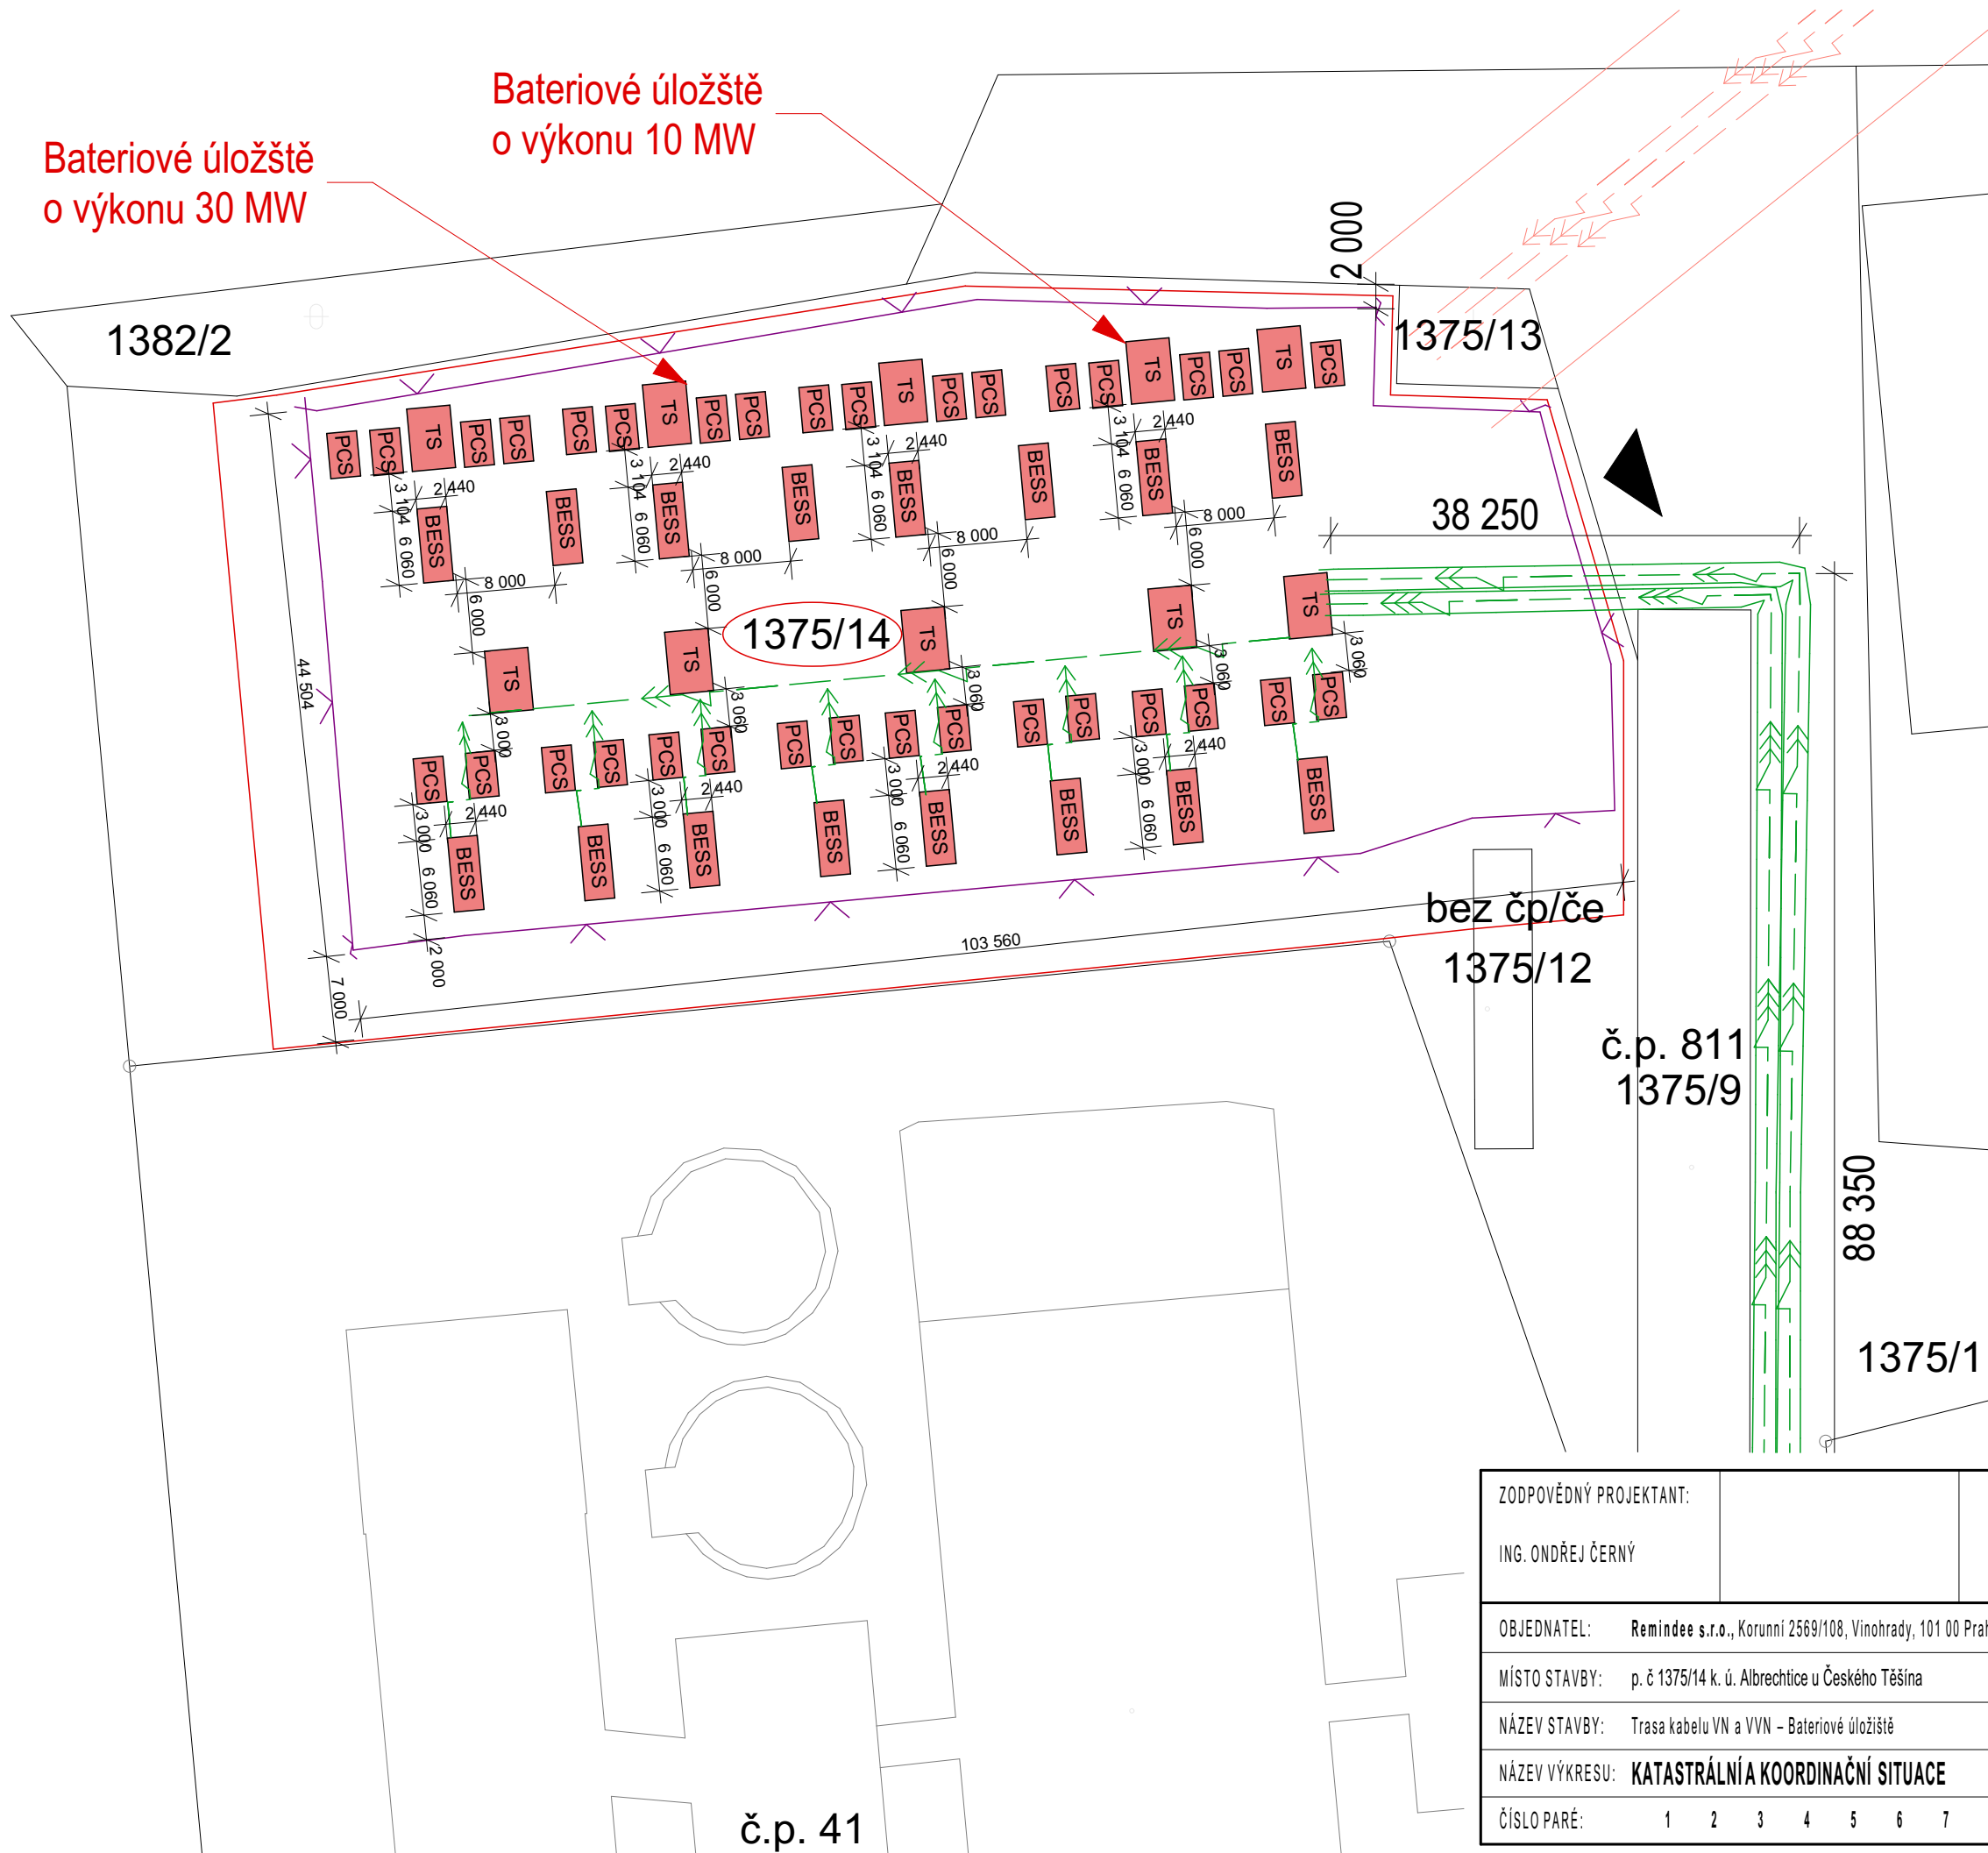

OZNAČENÍ :

Název:
Trasa kabelu VN a VVN – Bateriové úložiště

LEGENDA:

- Oplocení
- Hranice parcel
- Vnitřní kresba
- ČEZ distribuce VVN nadzemní
- ČEZ distribuce VN podzemní
- ČEZ distribuce VN nadzemní
- Nové napojení VN
- Nové napojení VVN
- Plynovod VTL
- Vodovod
- Dešťová kanalizace
- Veřejné osvětlení
- Ochranné pásmo Stanice
- Pozemky dotčené stavbou
- Odstupová vzdálenost od pozemku s BESS
- Technologie Bateriového úložiště
- Vjezd do areálu

POZNÁMKY:

- ZAKRESLENÍ INŽENÝRSKÝCH SÍTÍ JE POUZE ORIENTAČNÍ
- PŘED ZAHÁJENÍM PRACÍ JE NUTNÉ NECHAT EXISTUJÍCÍ SÍTĚ VYTÝČIT JEJICH SPRÁVCEM
- OCHRANNÁ PÁSMA SÍTÍ JSOU KRESLENA PLNOU ČAROU V BARVĚ PŘÍSLUŠNÉ SÍTĚ

ZODPOVĚDNÝ PROJEKTANT:		VYPRACOVAL:	
ING. ONDŘEJ ČERNÝ		ALEXANDR DYTÍUK	
		+420 608 486 343	
		alexandr.dytiuk@seznam.cz	
OBJEDNATEL:	Remindee s.r.o., Korunní 2569/108, Vinohrady, 101 00 Praha 10		PROJ. STUPEŇ DÚR + DSP
MÍSTO STAVBY:	p. č 1375/14 k. ú. Albrechtice u Českého Těšína		DATUM 07/2025
NÁZEV STAVBY:	Trasa kabelu VN a VVN – Bateriové úložiště		FORMÁT: 2xA4
NÁZEV VÝKRESU:	KATASTRÁLNÍ A KOORDINAČNÍ SITUACE		ČÍSLO VÝKRESU: C2, C3 - L3
ČÍSLO PARÉ:	1	2	MĚŘÍTKO: 1:1500