


Bateriové úložiště
o výkonu 10 MW

Bateriové úložiště
o výkonu 30 MW

 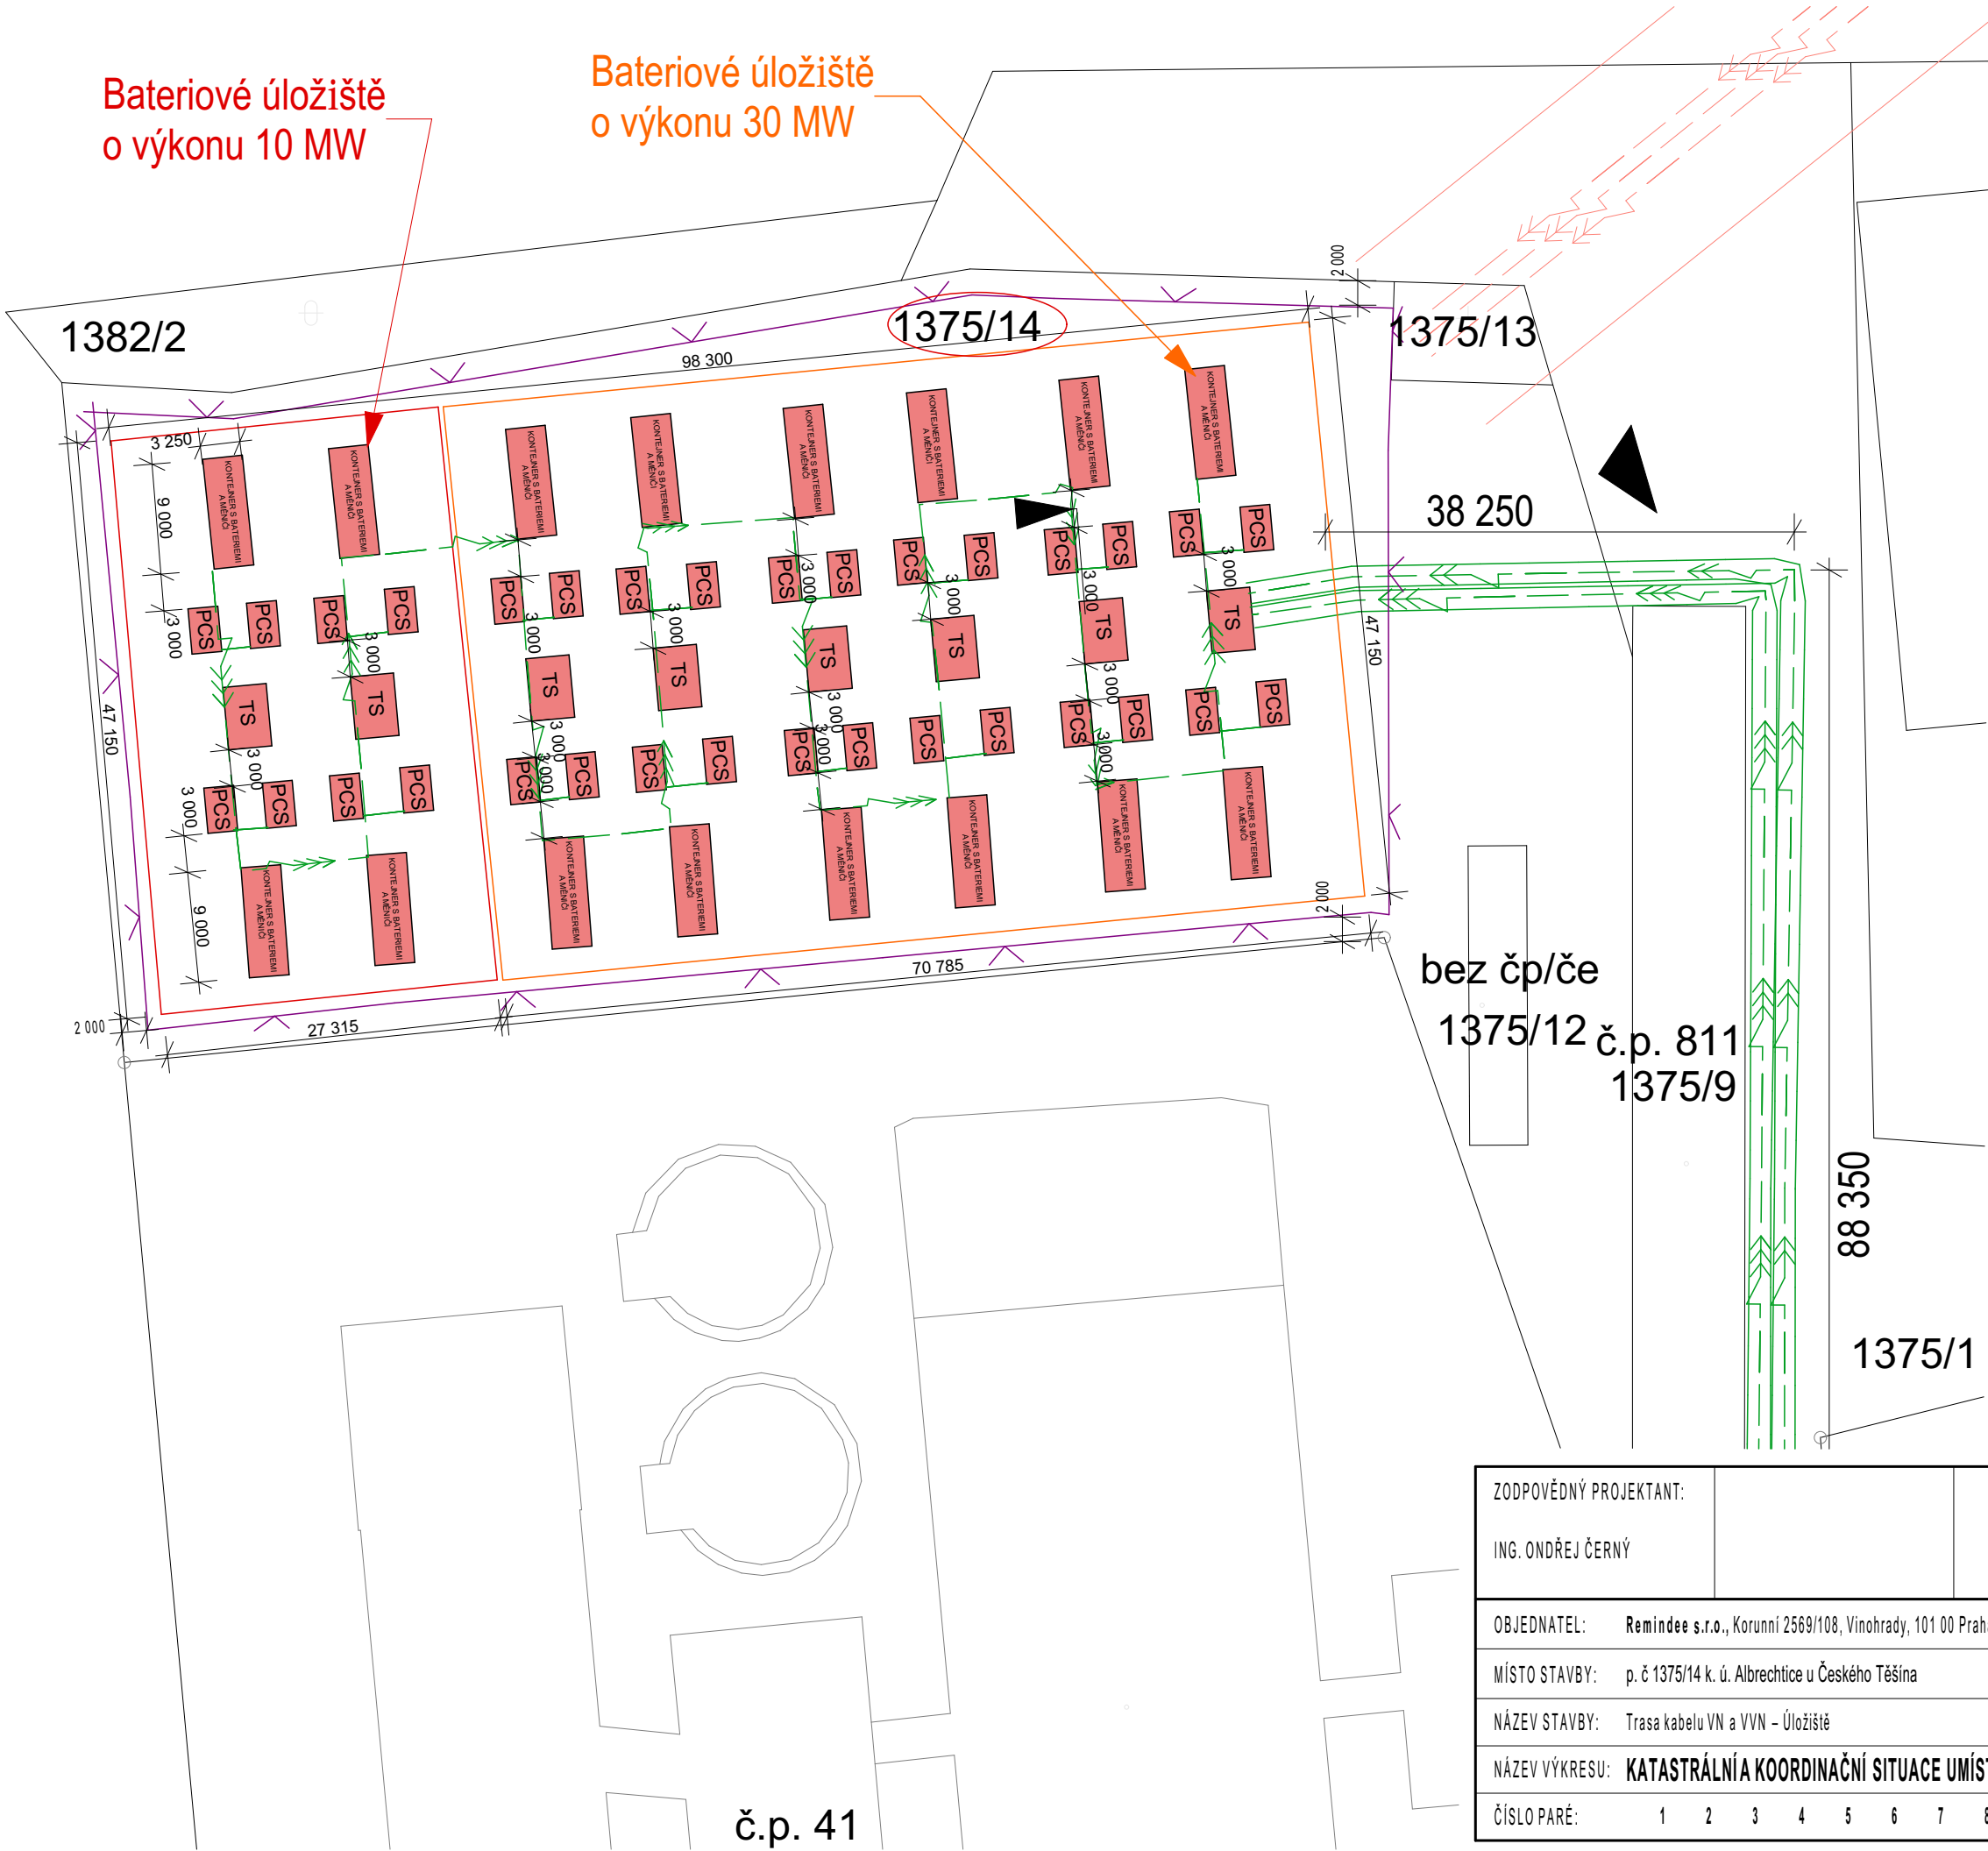


OZNAČENÍ :

Název:
Trasa kabelu VN a VVN – Úložiště

LEGENDA:

- Oplocení
- Hranice parcel
- Vnitřní kresba
- ČEZ distribuce VVN nadzemní
- ČEZ distribuce VN podzemní
- ČEZ distribuce VN nadzemní
- Nové napojení VN
- Nové napojení VVN
- Plynovod VTL
- Vodovod
- Dešťová kanalizace
- Veřejné osvětlení
- Ochranné pásmo Stanice
- Pozemky dotčené stavbou
- Odstupová vzdálenost od pozemku
- Technologie úložiště
- Vjezd do areálu



POZNÁMKY:

- ZAKRESLENÍ INŽENÝRSKÝCH SÍTÍ JE POUZE ORIENTAČNÍ
- PŘED ZAHÁJENÍM PRACÍ JE NUTNÉ NECHAT EXISTUJÍCÍ SÍŤ VYTÝČIT JEJICH SPRÁVCEM
- OCHRANNÁ PÁSMA SÍTÍ JSOU KRESLENA PLNOU ČAROU V BARVĚ PŘÍSLUŠNÉ SÍŤE

ZODPOVĚDNÝ PROJEKTANT:		VYPRACOVAL:	
ING. ONDŘEJ ČERNÝ		ALEXANDR DYTÍUK	
		+420 608 486 343	
		alexandr.dytiuk@seznam.cz	
OBJEDNATEL:	Remindee s.r.o., Korunní 2569/108, Vinohrady, 101 00 Praha 10		PROJ. STUPEŇ DÚR + DSP
MÍSTO STAVBY:	p. č 1375/14 k. ú. Albrechtice u Českého Těšína		DATUM 10/2025
NÁZEV STAVBY:	Trasa kabelu VN a VVN – Úložiště		FORMÁT: 2xA4
NÁZEV VÝKRESU:	KATASTRÁLNÍ A KOORDINAČNÍ SITUACE UMÍSTĚNÍ ÚLOŽIŠTĚ		ČÍSLO VÝKRESU: C2, C3 - L3
ČÍSLO PARÉ:	1	2	3
	4	5	6
	7	8	9
	10	11	12
			MĚŘÍTKO: 1:1500